
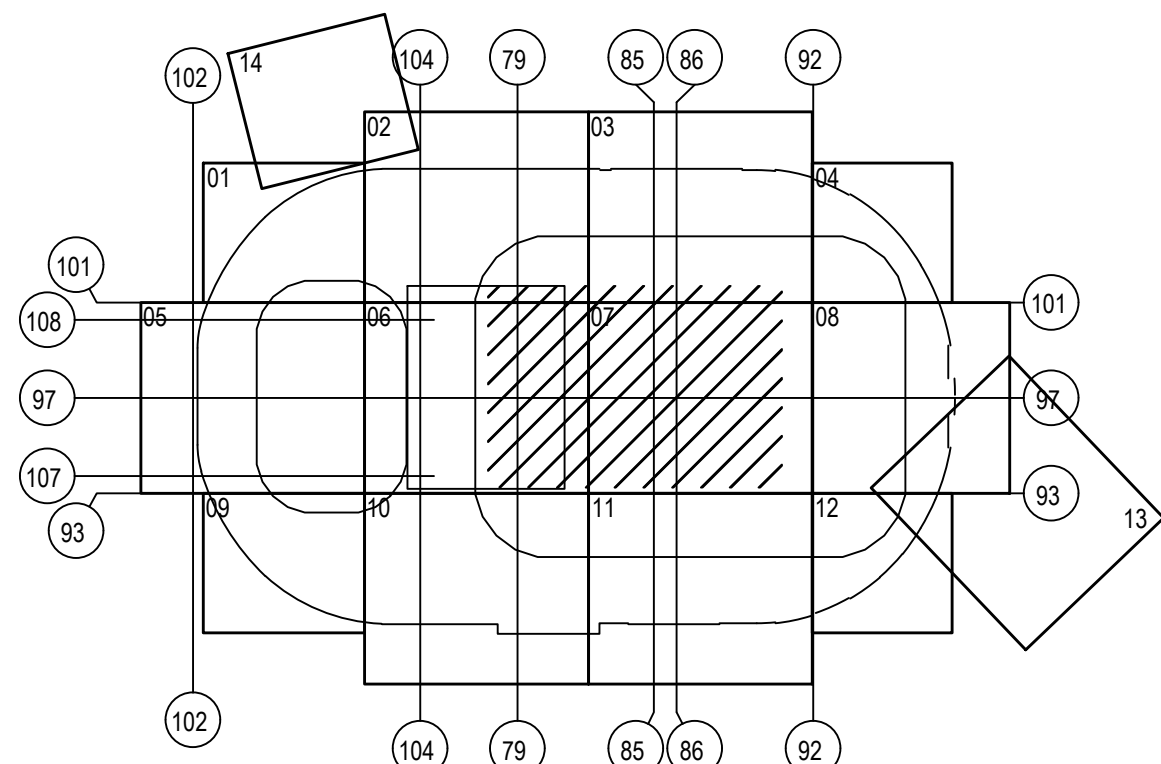
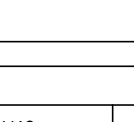
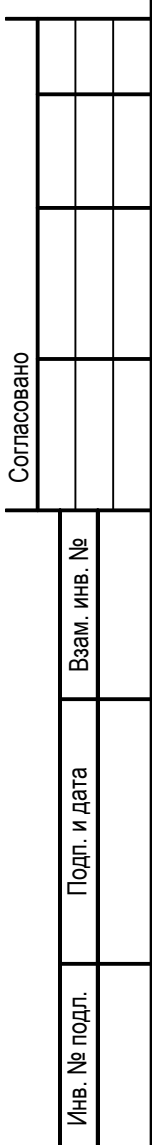
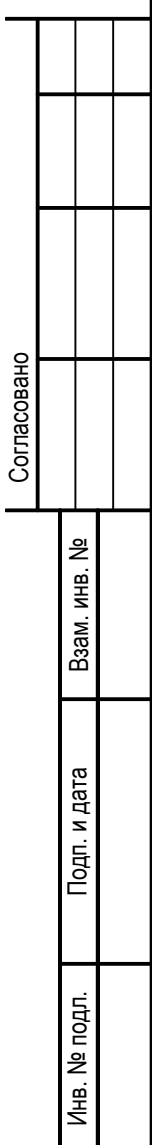
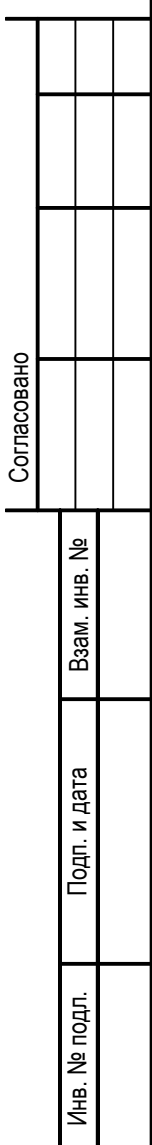
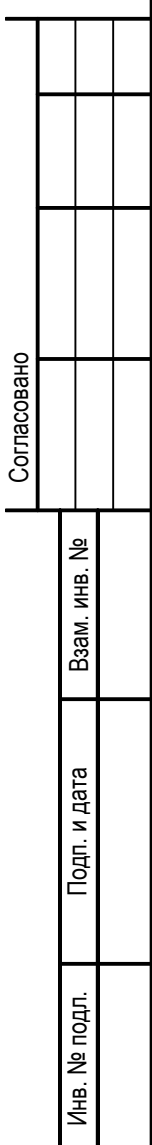
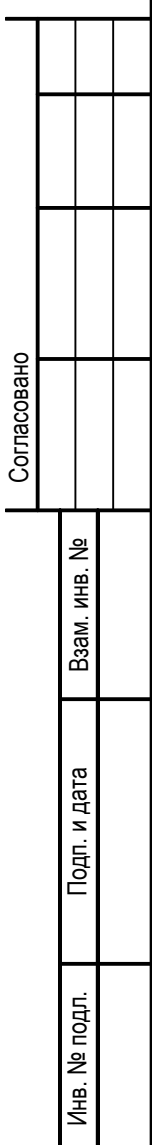


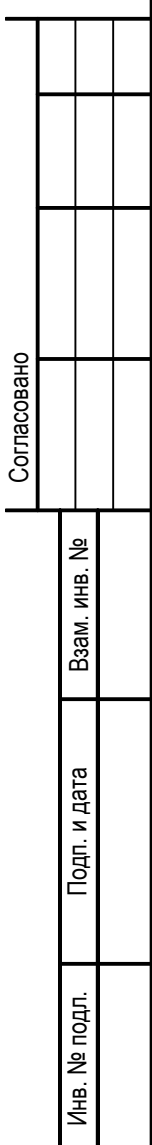


Примечание / Note:


1. цветом выделено оборудование смежных систем / The gray equipment related systems
2. См. Цифровая система маршрутизации звуковых сигналов С-КОДЕ-АСТ-РД-КХХ-СМЗС / See Digital audio signal routing system. С-КОДЕ-АСТ-РД-КХХ-СМЗС
3. См. Полустационарный телевизионный трансляционный пункт С-КОДЕ-КОЕН-РД-КХХ-ИТС / External TV-broadcast system. С-КОДЕ-КОЕН-РД-КХХ-ИТС

ЗАКАЗЧИК ИПОТЕКАРЬ	 VTB Arena park <i>ВТБ Арена парк</i>	ИЖЕСТВЕР ENGINEER	 RUSSIAN FEDERATION Российская Федерация
ПОДПИСАНИЕ И ПЕЧАТСТВО ПОДПИСАВШЕГО CONTRACTOR / GENERAL DESIGNER		Engineer: Maximiliana Prokopyeva (tel.: 30, Moscow, 1234567, Russian Federation)	
			
Contract: Contract International S.p.A. / Взаимодействие: Договор: Договор, Российская Федерация (1234567, Russian Federation) (date of the contract: 01.01.2018, Russian Federation) Project/Project: Project "International S.p.A. / Взаимодействие: Проект: Проект, Российская Федерация (1234567, Russian Federation) (date of the contract: 01.01.2018, Russian Federation)			
All rights reserved regarding the right to introduce or decline to decline to third parties the drawing or project from the CODEST website.			
НАЗНАЧЕНИЕ ПРОЕКТА/ПРОЕКТА Спортивный и культурно-развлекательный комплекс Москва, Ленинградский проспект, от. 36. Sport and Concert entertaining complex at address: Moscow, Leningradsky prospect. 36 МАШШТАБ/SCALE 1:200			
ИМЯ ДОКУМЕНТА/ИМЯ ДОКУМЕНТА 1673 S-CODE COEN ID KX3 SVS 005 R1a		СТАТУС/STATUS FILE S-CODE-KOEN-ID-KX3-SVS-005-R1a.dwg	
ПРОЕКТ/PROJECT "CODEST Engineering S.r.l." Москва, 1955, Москва/Москва/Москва, Ленинградский проспект, от. 36 (1234567, Russian Federation) (date of the contract: 01.01.2018, Russian Federation) +7 495 1234 56789 +7 495 1234 56789 +7 495 1234 56789		С-КОДЕСТ/ENGINEERING Рук.Проекта/Project Manager: М.Б.Е.	
КОДЫ/KEYS 0001 0002 0003 0573 05			


[illegible][illegible][illegible][illegible][illegible][illegible][illegible][illegible]

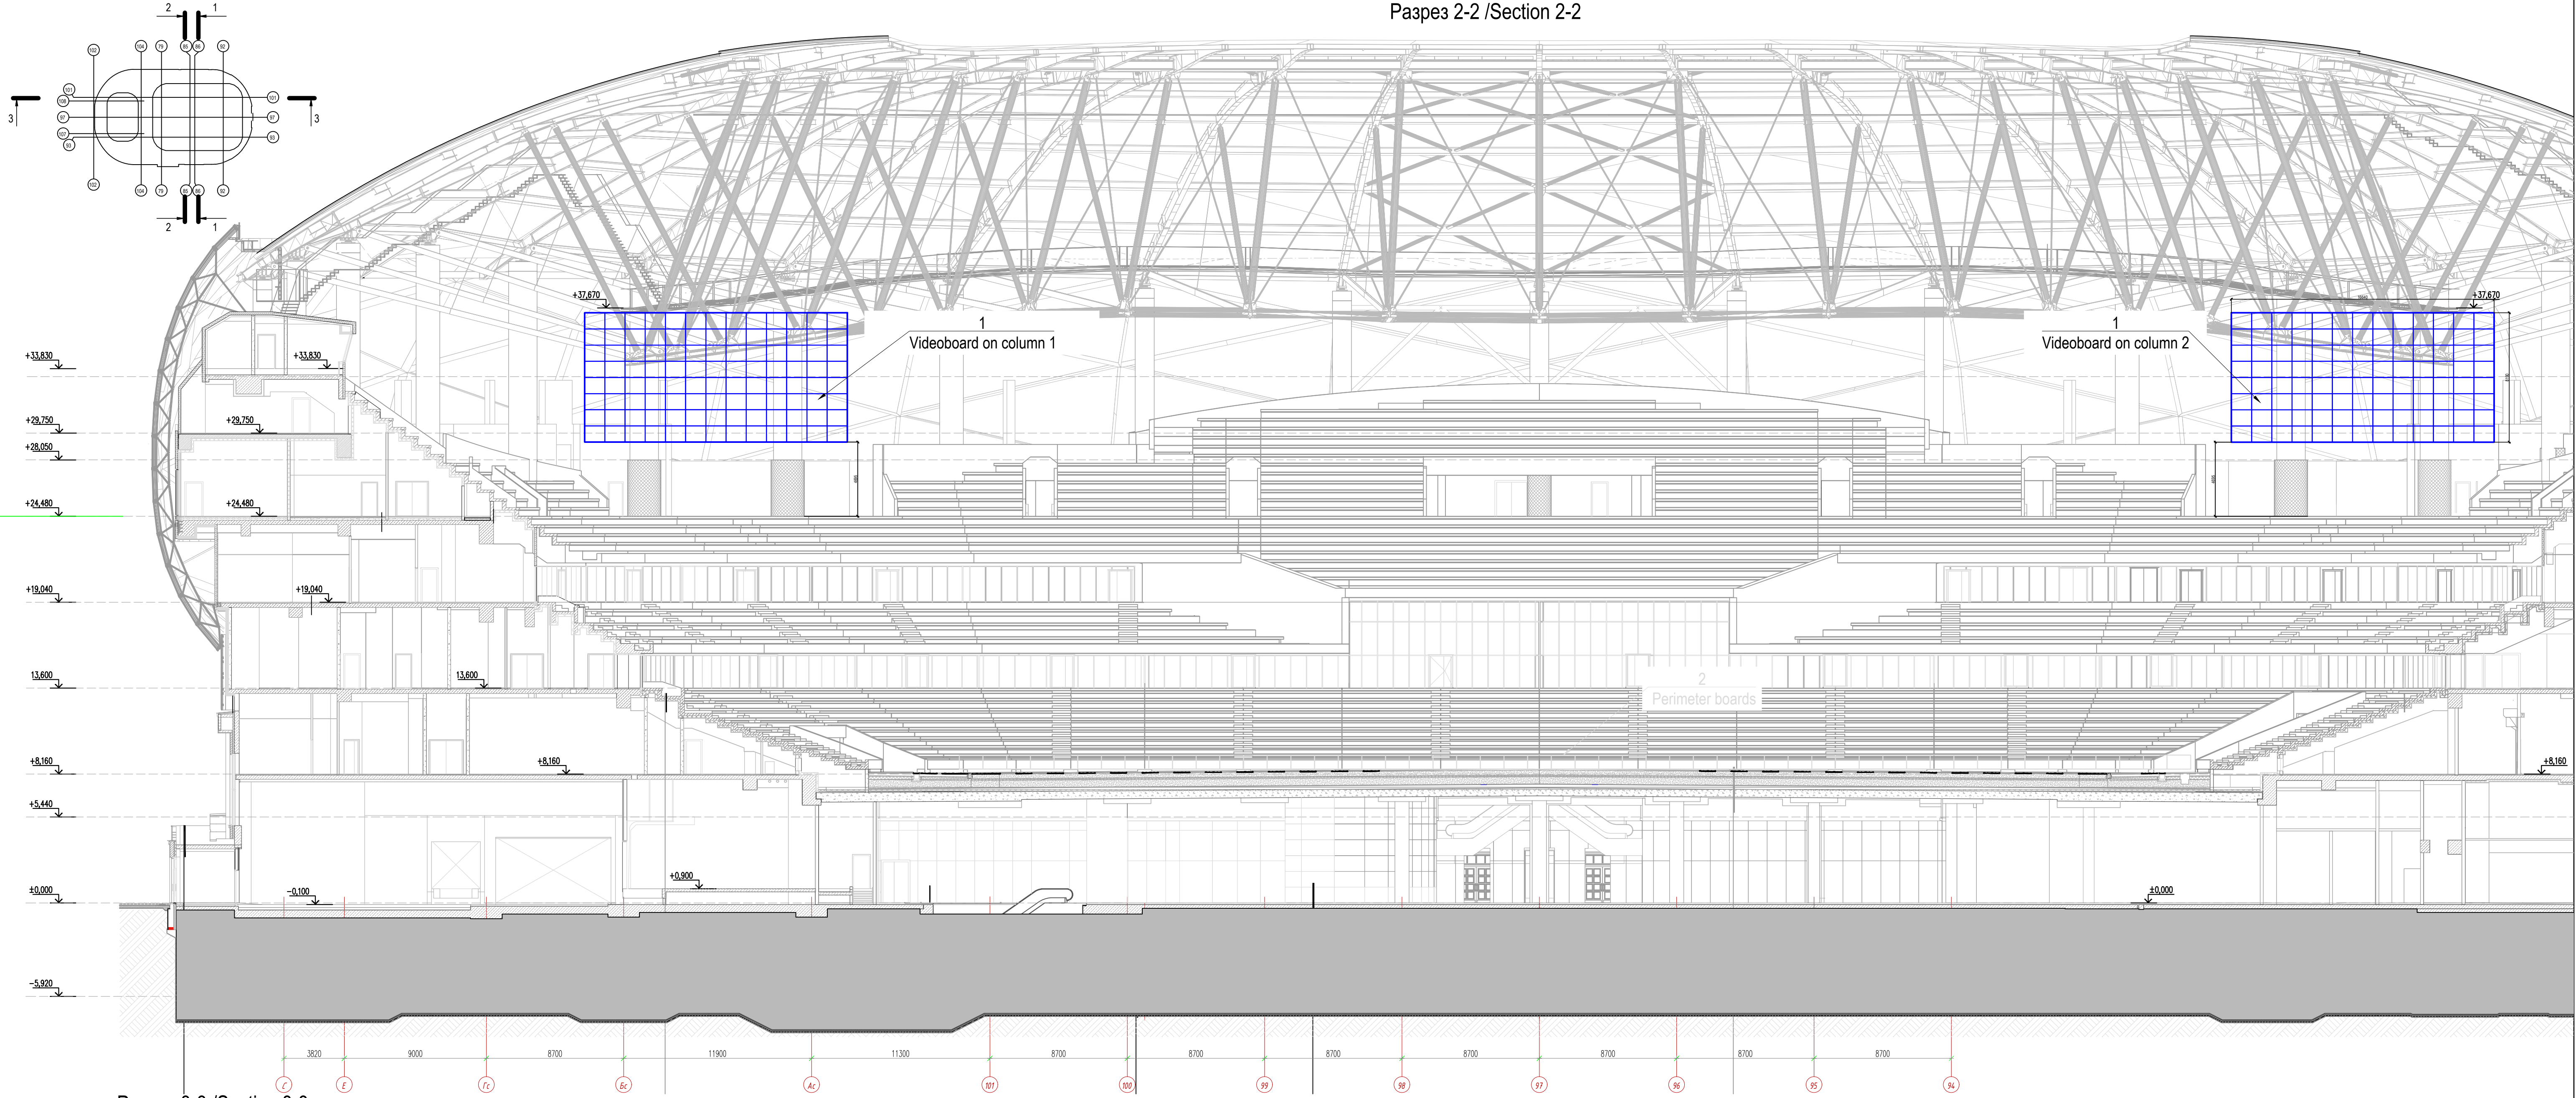

Разрез 3-3 / Section 3-3

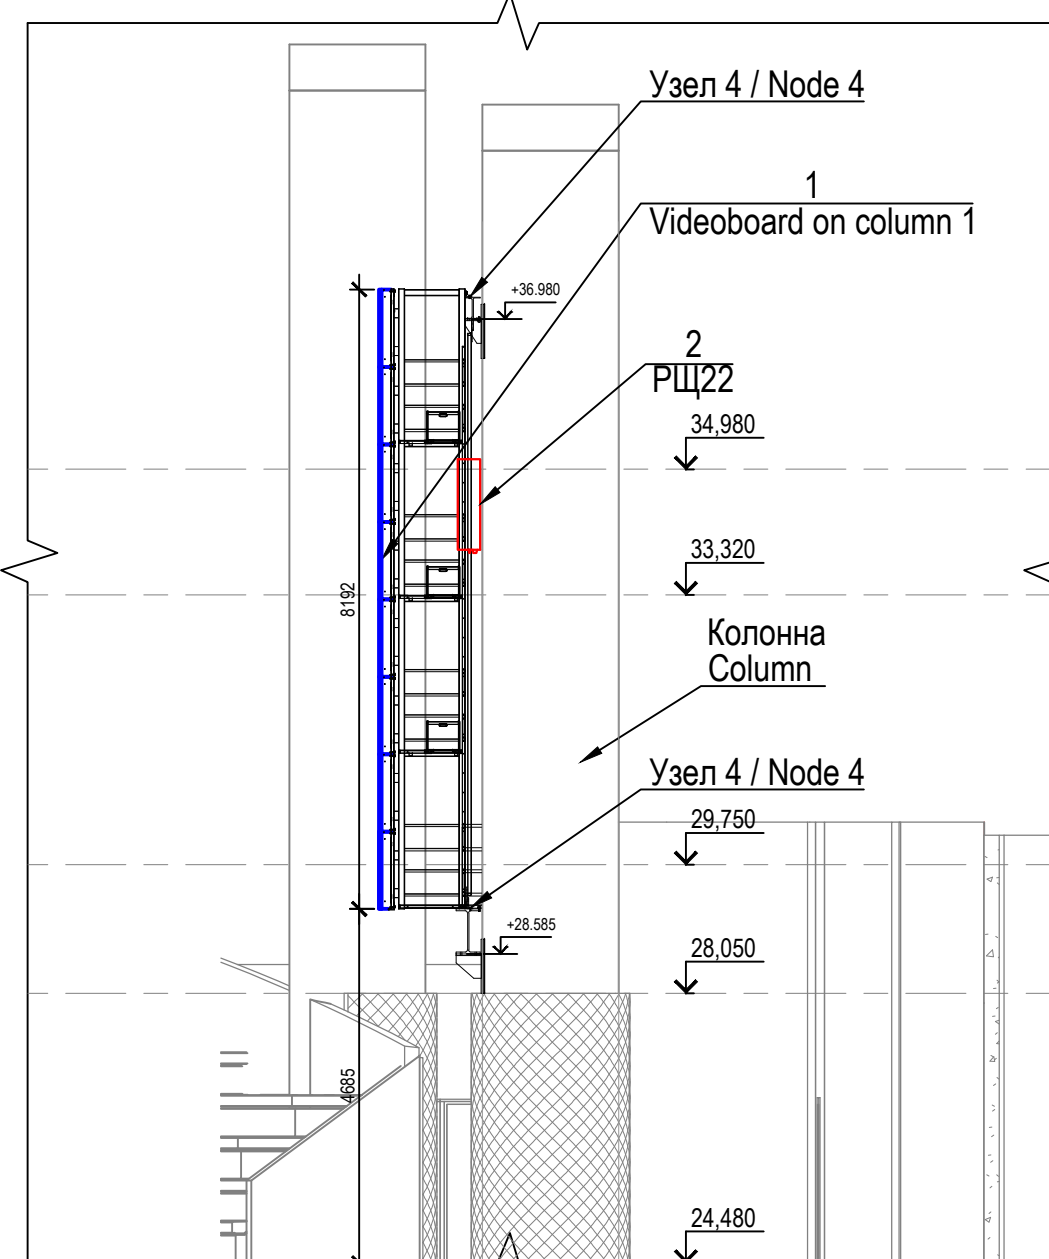

Крепление модулей /
Module installation

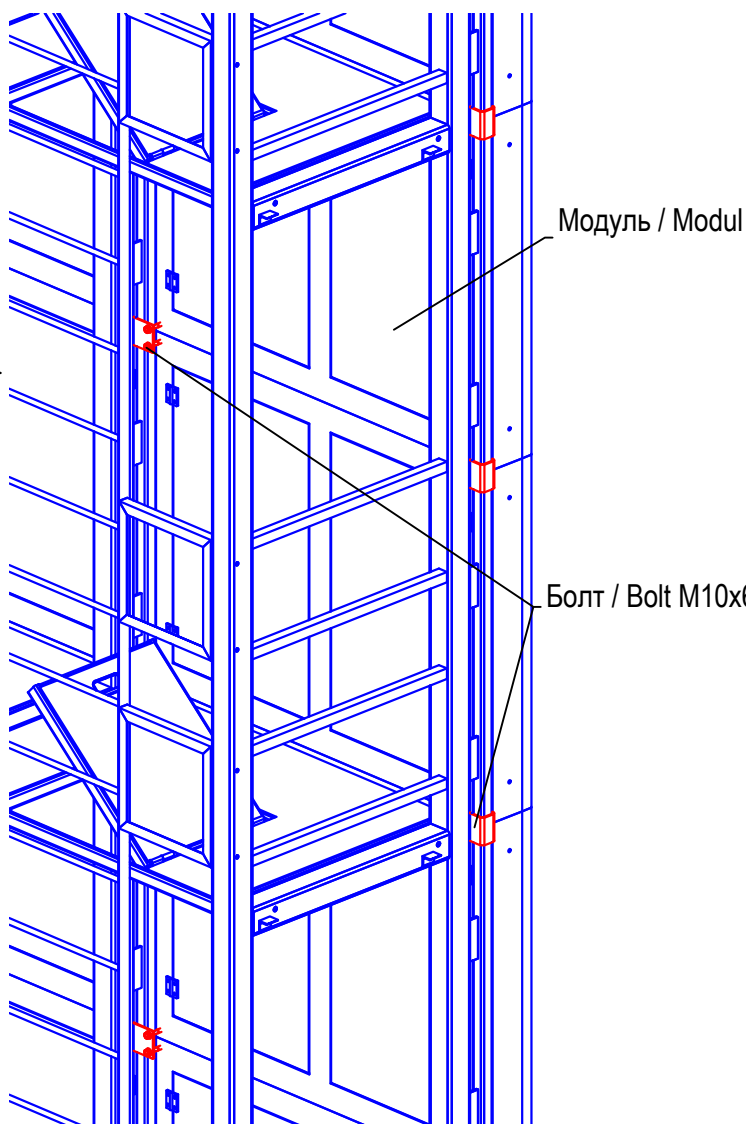

Общий вид конструкции табло на колоннах /
General view construction of the videoscreen on the columns
Масштаб 1:100 / Scale 1:100


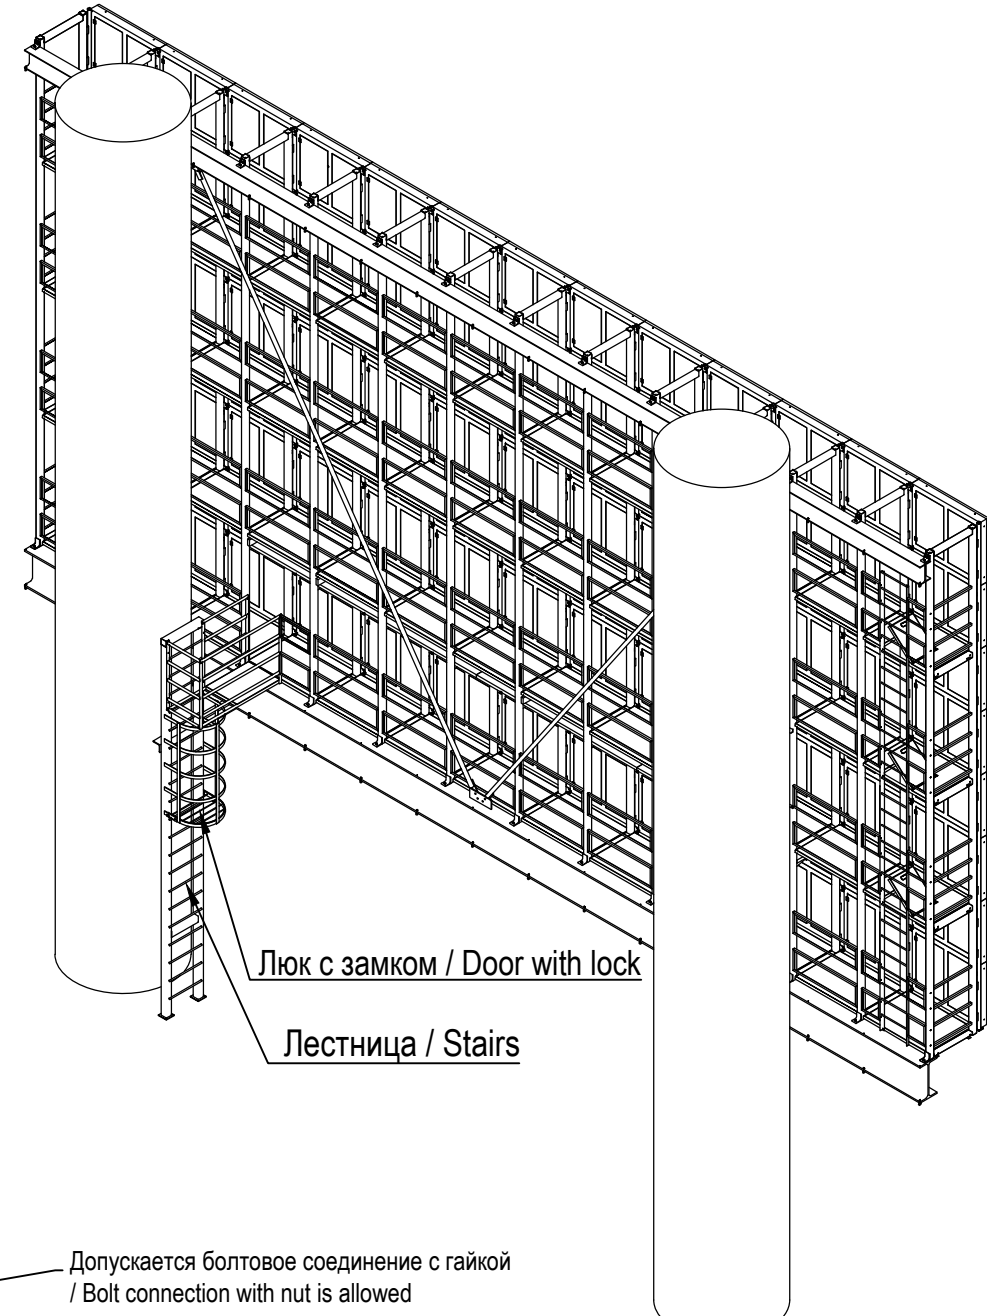


Схема расположения несущих конструкций для крепления видеотабло на колоннах /
Layout of supporting constructions for attaching video tables to columns

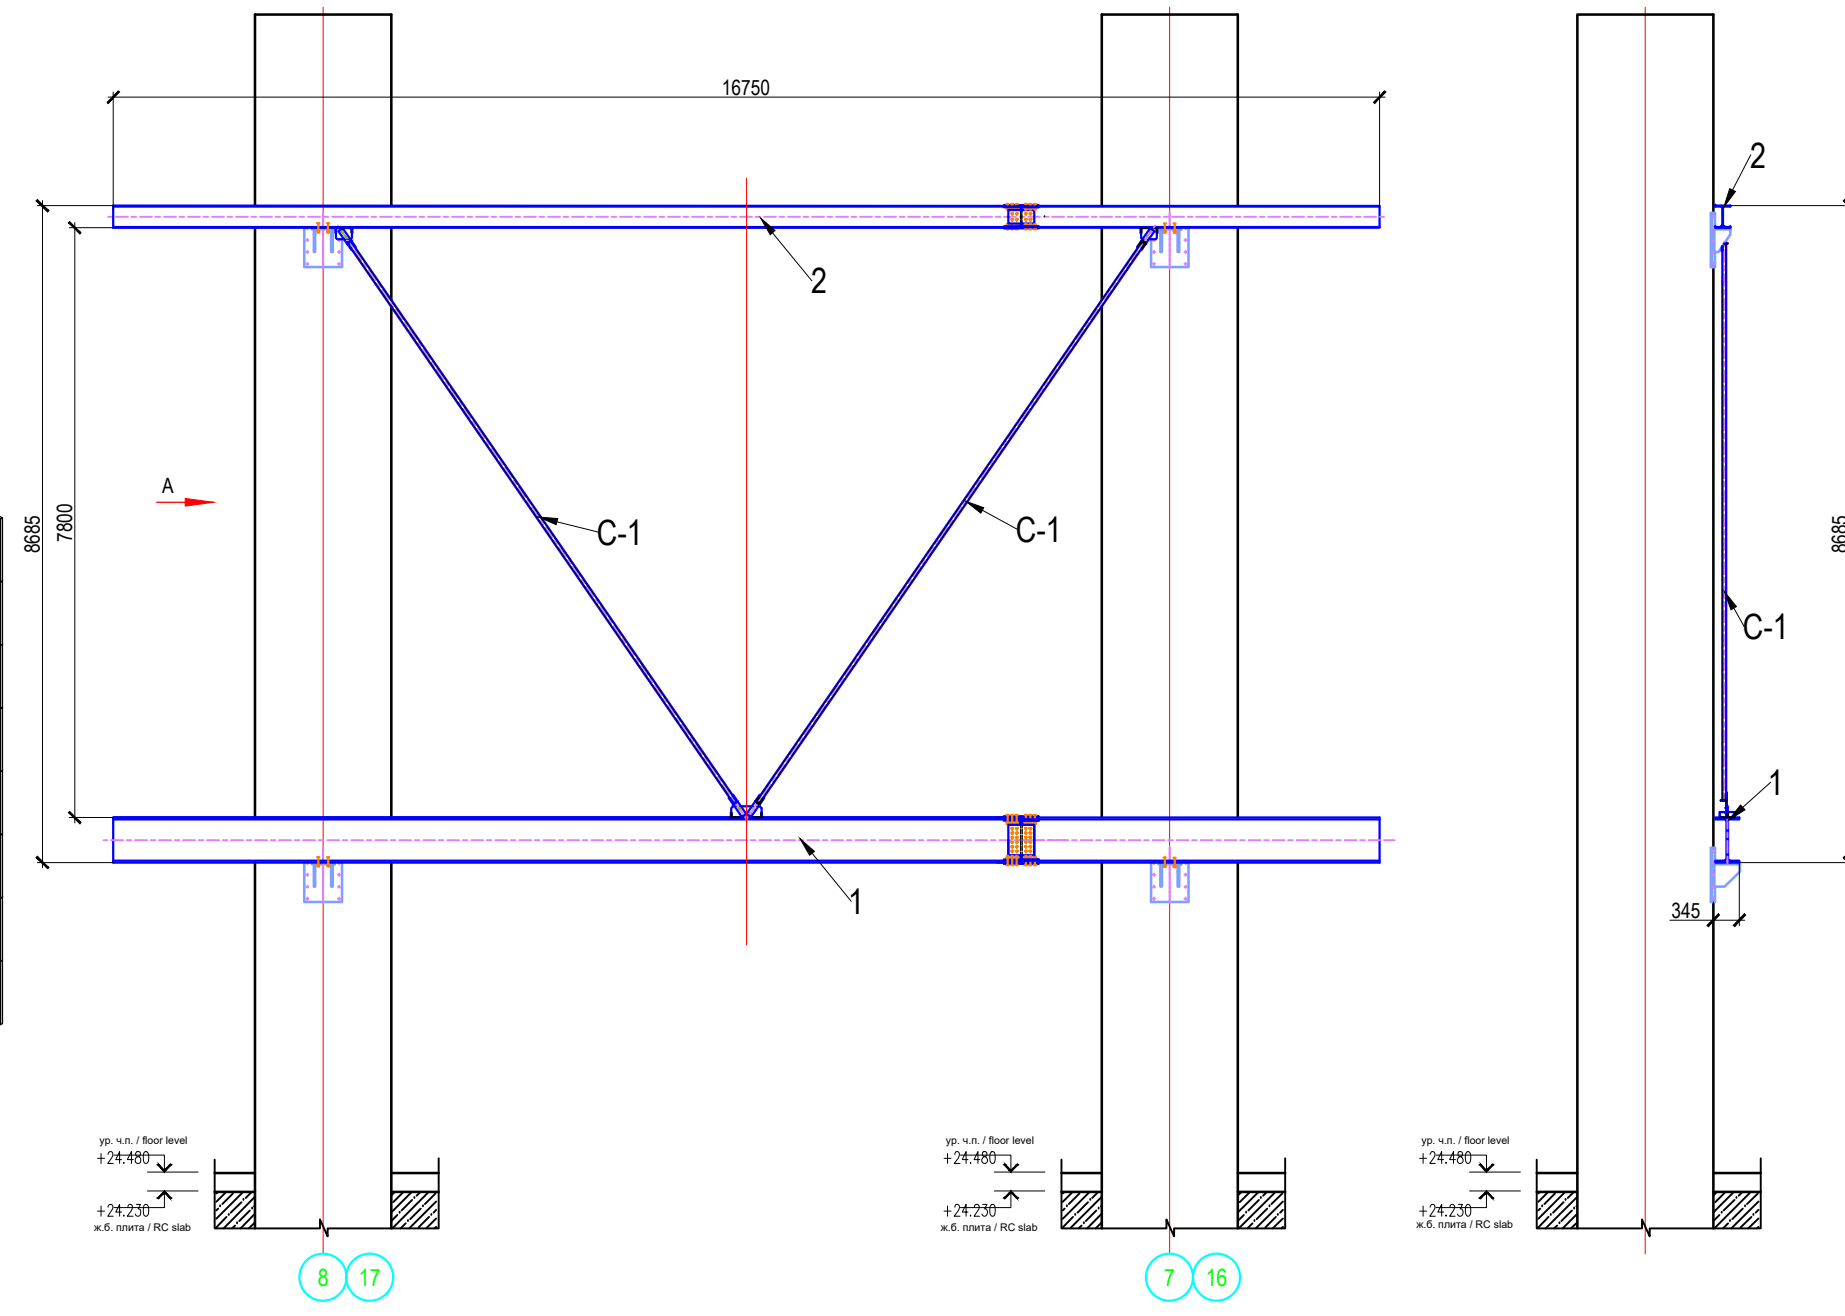


Спецификация / Specification

Поз.	Наименование	Кол.	Масса ед., кг	Прим.
1	Балка 60Ш2 СТЗСП	2	1003	
2	Балка 30Ш1 СТЗСП	2	3448	
C-1	Связь C-1	4	64	

Спецификация №5/Specification №5

Поз. / Poz.	Обозначение / Designation	Наименование / Name	Кол.	Масса ед., кг	Прим. / Note
1	Videoboard on column 1- Videoboard on column 2	Видеотабло на колоннах Medalux MSZVT 1040x512/16 / Videoboard on column	2	12230.00	
2	РЩ21 - РЩ22	Электрический щит / Electrical shield	2		

Узел 4 / Node 4

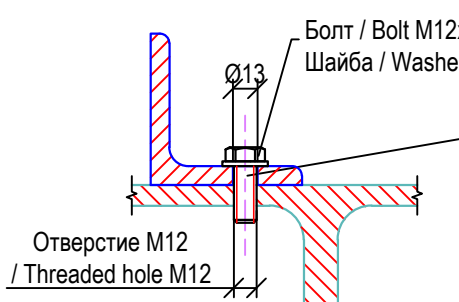

Допускается болтовое соединение с гайкой /
Bolt connection with nut is allowed

С-КОДЕ-КОЕН-ИД-КОХ-СВС-006-R2a						СКРК Система видеотабло Стадиона / SCEC Stadium videoscreen system			ИД 2 4			"Codest Engineering S.r.l."	
Изм.	Коп.уз	Лист	Иерок	Подпись	Дата	Изм.	Коп.уз	Лист	Иерок	Подпись	Дата	Изм.	Коп.уз
ГИП	Демин И.Б.	24.10.18				Проверил	Березный Д.В.	24.10.18					
Разработал	Осиповичев Е.С.	24.10.18											
Н. контр.	Киселева Е.А.	24.10.18											

Комплексная реконструкция территории Центрального стадиона "Динамо" с размещением Спортивного и концертно-развлекательного комплекса и Многофункционального спортивно-тренировочного комплекса по адресу: г. Москва, Ленинградский пр-кт, вл.35 / Complex reconstruction of the Central stadium "Dynamo" territory containing Sports and Concert-entertainment complex and Multipurpose sports training complex located at: Moscow, Leningradsky prospect, 35

Схема конструкции видеотабло на колоннах, в осях 7-1В-+8.11В, 16-11В-+17.11В, на отметке +28.585-+36.980 / Layout of constructions of video tables to columns in axes 7-1В-+8.11В, 16-11В-+17.11В, at +28.585-+36.980

Формат А1